

子ども家庭センター設置に伴う健康増進センター相談室改修工事

図面リスト

図面目録		
図面NO	名 称	
D 1	表紙・図面リスト・工事概要	
D 2	建築改修工事特記仕様書(その1)	
D 3	建築改修工事特記仕様書(その5)	
D 4	建築改修工事特記仕様書(その6)	
D 5	既設 1階平面図	
D 6	改修 1階平面図	
E 1	電気設備 特記仕様書	
E 2	電灯分岐設備 1階平面図 (改修前)	
E 3	電灯分岐設備 1階平面図 (改修後)	
E 4	コンセント分岐設備 1階平面図 (改修前)	
E 5	コンセント分岐設備 1階平面図 (改修後)	
E 6	弱電設備 1階平面図 (改修前)	
E 7	弱電設備 1階平面図 (改修後)	
M 1	特記仕様書	
M 2	給排水設備 1階平面図 (改修後)	
M 3	空調設備 1階平面図 (改修後)	

相談室改修工事 概要			
室名・場所	建築工事	電気設備工事	機械設備工事
1階相談室	床長尺塩ビシート貼り、ソフト巾木取替	照明器具取替	洗面器・化粧鏡撤去
	目隠し壁撤去、	コンセント増設	化粧プラグ及び排水キャップを取付
	設備工事に伴う天井解体復旧工事	機械設備に必要な工事	ルームエアコン1台新設

■ 備考	工事名	子ども家庭センター設置に伴う健康増進センター相談室改修工事		設計年月	図面番号
				R 7. 7	
	図面名	表紙・図面リスト・工事概要	縮尺	設計番号	
			NO SCALE	0 7 0 8 0 1	D - 1
田中 滋 建築設計事務所					
鹿児島県 いちき串木野市 麓 6 2 6 番地 鹿児島県知事登録 第1-6-72号					
TEL 0996-32-6200 一般建築士 第200101 田中 滋					
e-mail tanaka-1121@outlook.jp					

■ 備考	工事名		子ども家庭センター設置に伴う健康増進センター相談室改修工事		設計年月	R.7.8	図面番号	田中 滋 建築設計事務所 鹿児島県 いちき串木野市 麓 626番地 TEL 0996-32-6200 e-mail tanaka-t121@outlook.jp 鹿児島県知事登録 第1-6-72号 一級建築士 第200101 田中 滋
	図面名	建築改修工事特記仕様書（その1）	縮尺	設計番号	NO SCALE 070801			
						D-2		

⑦ 内装改修工事	6 造作用単板積層材 [G]	・JAS 0701に基づく造作用単板積層材 施工箇所 品名 寸法 (mm) 表面の品質 防火処理 関係材等の適用 ・適用する ・適用しない ・適用する ・適用しない ・JAS 0701以外の造作用単板積層材 施工箇所 寸法 (mm) 表面の品質 含水率 防火処理 関係材等の適用 ・14%以下 ・適用しない ・適用する ・適用しない ・14%以下 ・適用する ・適用しない ・JAS 3079に基づく直交集成材 (DLT) 施工箇所 品名 強度等級 種別 接着性能 (使用環境) 樹種 寸法 (mm) 関係材等の適用 ・適用する ・適用しない ・適用する ・適用しない ・「台板の日本産林種材」による構造用合板 [G] 施工箇所 厚さ (mm) 単板の樹種名 接着の程度 表面の品質 防火処理 関係材等の適用 ・5.5 ・ラワン ・1級 広葉樹 ・適用する ・適用しない ・適用する ・適用しない ・2等以上 ・1等 針葉樹 ・C-D以上 ・「台板の日本産林種材」による構造用合板 [G] 施工箇所 厚さ (mm) 単板の樹種名 接着の程度 表面の品質 防火処理 関係材等の適用 ・2等以上 ・1級 ・C-D以上 ・12 ・適用する ・適用しない ・適用する ・適用しない ・1級 ・特種 ・適用しない ・「台板の日本産林種材」による化粧びり構造用合板 [G] 施工箇所 厚さ (mm) 単板の樹種名 接着の程度 表面の品質 防火処理 関係材等の適用 ・1級 ・適用する ・適用しない ・適用する ・適用しない ・2級 ・適用する ・適用しない ・「台板の日本産林種材」による天然木化粧合板 [G] 施工箇所 厚さ (mm) 単板の樹種名 接着の程度 表面の品質 防火処理 関係材等の適用 ・1級 ・適用する ・適用しない ・適用する ・適用しない ・2級 ・適用する ・適用しない ・「台板の日本産林種材」による特殊加工化粧合板 [G] 施工箇所 厚さ (mm) 接着の程度 表面性能 化粧加工の方法 防火処理 ・1級 ・適用する ・適用しない ・適用する ・適用しない ・2級 ・適用する ・適用しない ・パーティクルボード [G] JIS A 5908 施工箇所 厚さ (mm) 表面面の状態による区分 曲げ強さによる区分 耐水性による区分 難燃性による区分 ・15 ・139f7 ・P又はB ・JAS 0369に基づく構造用パネル 施工箇所 寸法 (mm) ・MDF [G] 施工箇所 厚さ (mm) 表面面の状態による区分 曲げ強さによる区分 接着性能による区分 難燃性による区分 ・適用する ・適用しない ・適用する ・適用しない ・接着剤 [G] ・接着剤 ・接着剤は可塑剤（難燃性のある可塑剤を除く）が添加されていないものとする ホルムアルデヒドの放散量 ※規制対象外 施工箇所の下地がセメント系下地及び木質系下地以外の場合の接着剤の種別 ・適用する ・適用しない ・適用する ・適用しない
-------------	----------------	---

⑧ 内装改修工事

⑨ 内装改修工事

⑩ 内装改修工事

⑪ 内装改修工事

⑫ 内装改修工事

⑬ 内装改修工事

⑭ 内装改修工事

⑮ 内装改修工事

⑯ 内装改修工事

⑰ 内装改修工事

⑱ 内装改修工事

⑲ 内装改修工事

⑳ 内装改修工事

㉑ 内装改修工事

㉒ 内装改修工事

㉓ 内装改修工事

㉔ 内装改修工事

㉕ 内装改修工事

㉖ 内装改修工事

㉗ 内装改修工事

㉘ 内装改修工事

㉙ 内装改修工事

㉚ 内装改修工事

㉛ 内装改修工事

㉜ 内装改修工事

㉝ 内装改修工事

㉞ 内装改修工事

㉟ 内装改修工事

㊱ 内装改修工事

㊲ 内装改修工事

㊳ 内装改修工事

㊴ 内装改修工事

㊵ 内装改修工事

㊶ 内装改修工事

㊷ 内装改修工事

㊸ 内装改修工事

㊹ 内装改修工事

㊺ 内装改修工事

㊻ 内装改修工事


㊼ 内装改修工事

㊽ 内装改修工事

㊾ 内装改修工事


㊿ 内装改修工事

備考	工事名	子ども家庭センター設置に伴う健康増進センター相談室改修工事		設計年月	R.7.8	図面番号	田中 滋 建築設計事務所 鹿児島県 いちき串木野市 麓 626番地 TEL 0996-32-6200 e-mail tanaka-1121@outlook.jp	鹿児島県知事登録 第1-6-72号 一級建築士 第200101 田中 滋
	図面名	建築改修工事特記仕様書（その6）	縮尺	設計番号	070801			

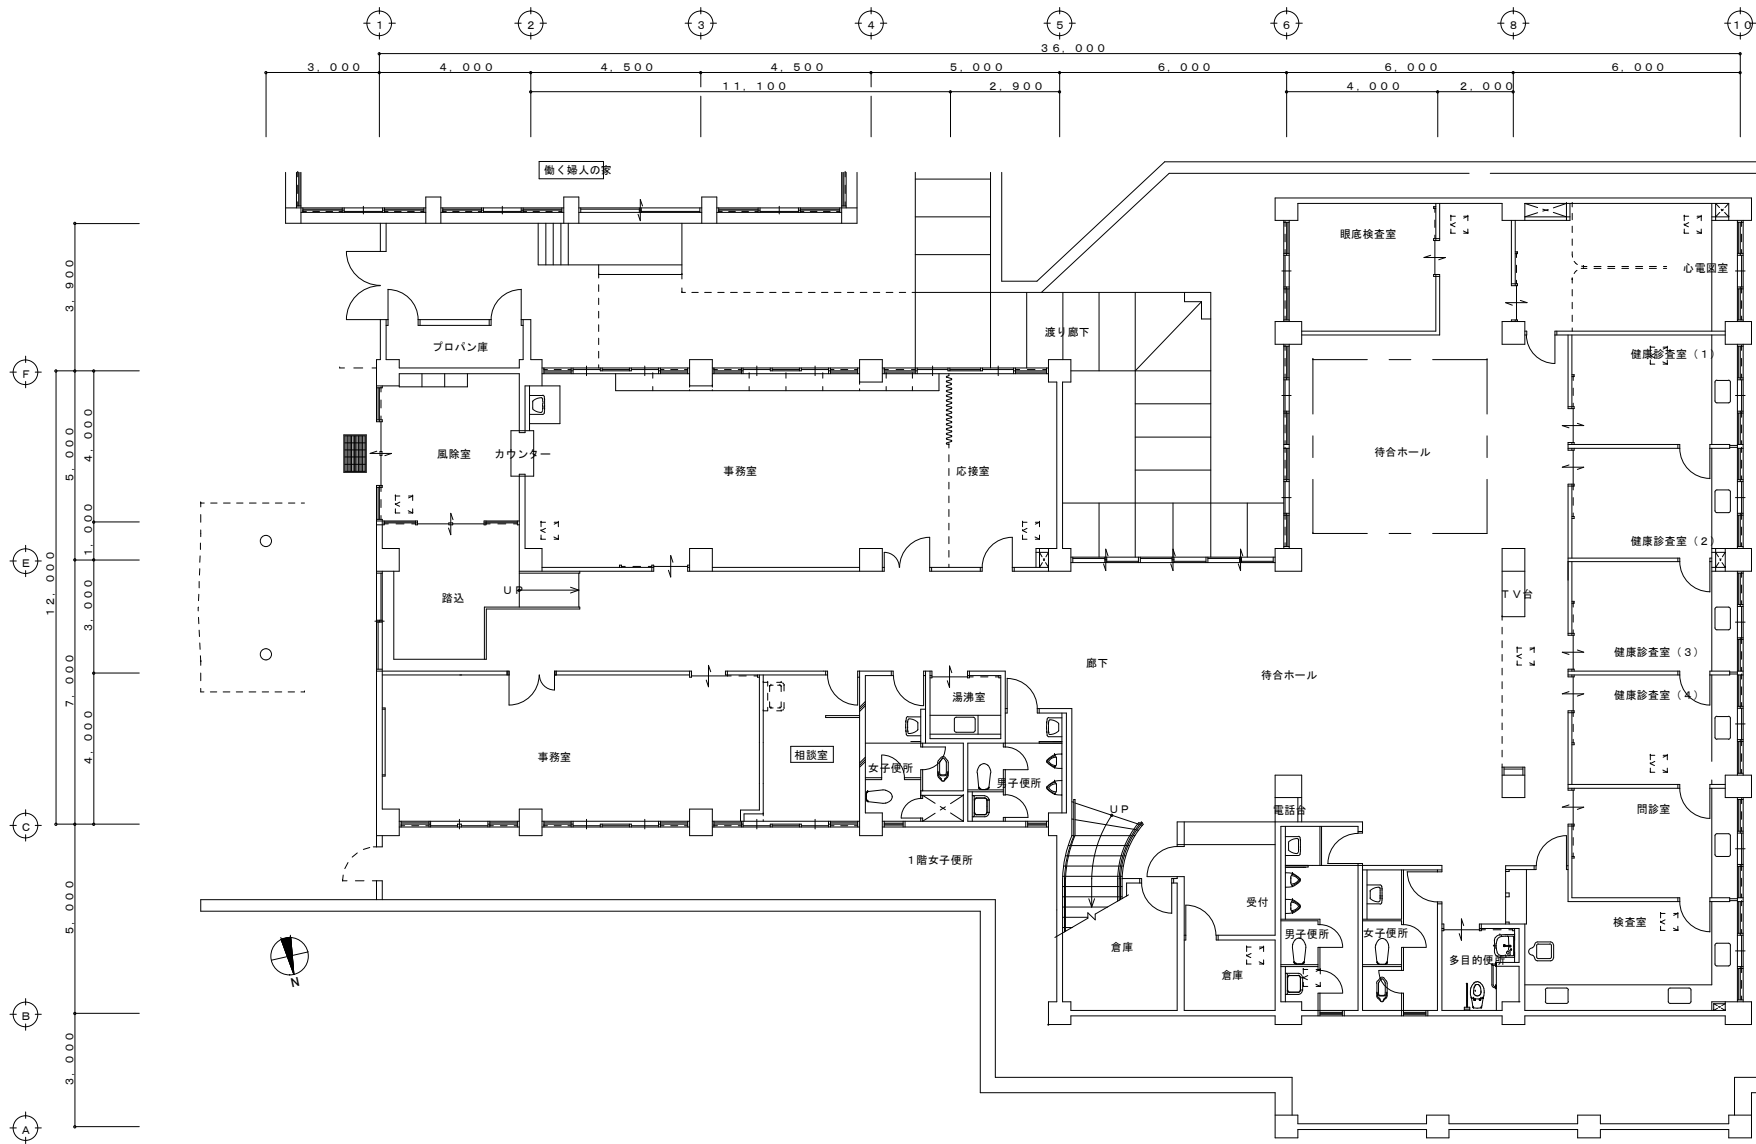

既存1階平面図 S=1:100


■ 備考	工事名	子ども家庭センター設置に伴う健康増進センター相談室改修工事		設計年月	R 7. 8	図面番号	田中 滋 建築設計事務所 鹿児島県 いちき串木野市 麓 6 2 6 番地 TEL 0996-32-6200 090-9790-9781 e-mail tanaka-1121@outlook.jp	鹿児島県知事登録 第1-6-72号 一級建築士 第200101 田中 滋
	図面名	既存 1 階平面図		縮尺	S=1:100	設計番号		
						0 7 0 7 1 7		

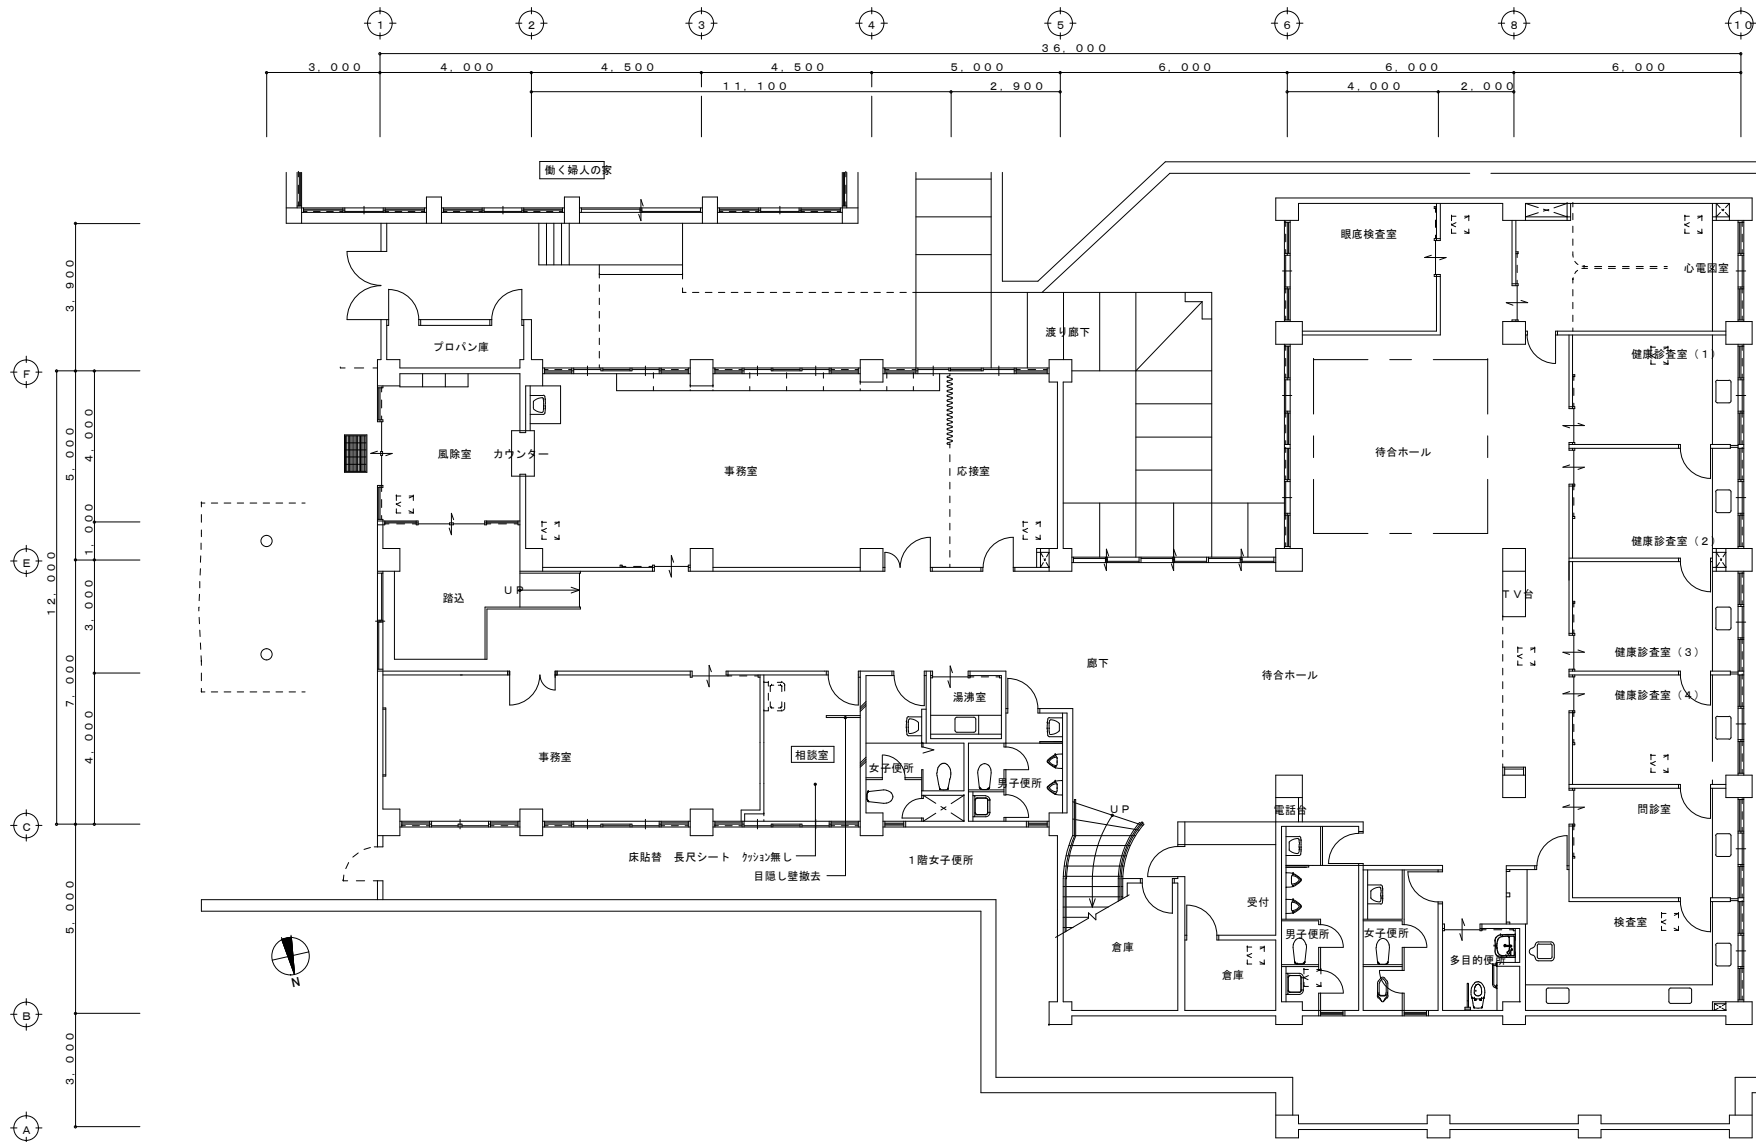

改修 1 階平面図 S=1:100

■ 備考	工事名		子ども家庭センター設置に伴う健康増進センター相談室改修工事		設計年月	図面番号	田中 滋 建築設計事務所 鹿児島県 いちき串木野市 麓 6 2 6 番地 TEL 0996-32-6200 090-9790-9781 e-mail tanaka-1121@outlook.jp	鹿児島県知事登録 第 1-6-72 号 一級建築士 第 200101 田中 滋
	図面名		改修 1 階平面図	縮尺	設計番号			
				S=1:100	070717	D-6		

備考		工事名	子ども家庭センター設置に伴う健康増進センター相談室改修工事		設計年月	図面番号	
					R 7. 8		
図面名		電気設備 特記仕様書	縮尺	設計番号	田中 滋 建築設計事務所		
			No. SCALE	0 7 0 7 1 7	鹿児島県 いちき串木野市 麓 6 2 6番地 TEL 0996-32-6200 090-9790-9781 e-mail tanaka-1121@outlook.jp		
				E - 1	鹿児島県知事登録 第1-6-72号 一級建築士 第200101 田中 滋		

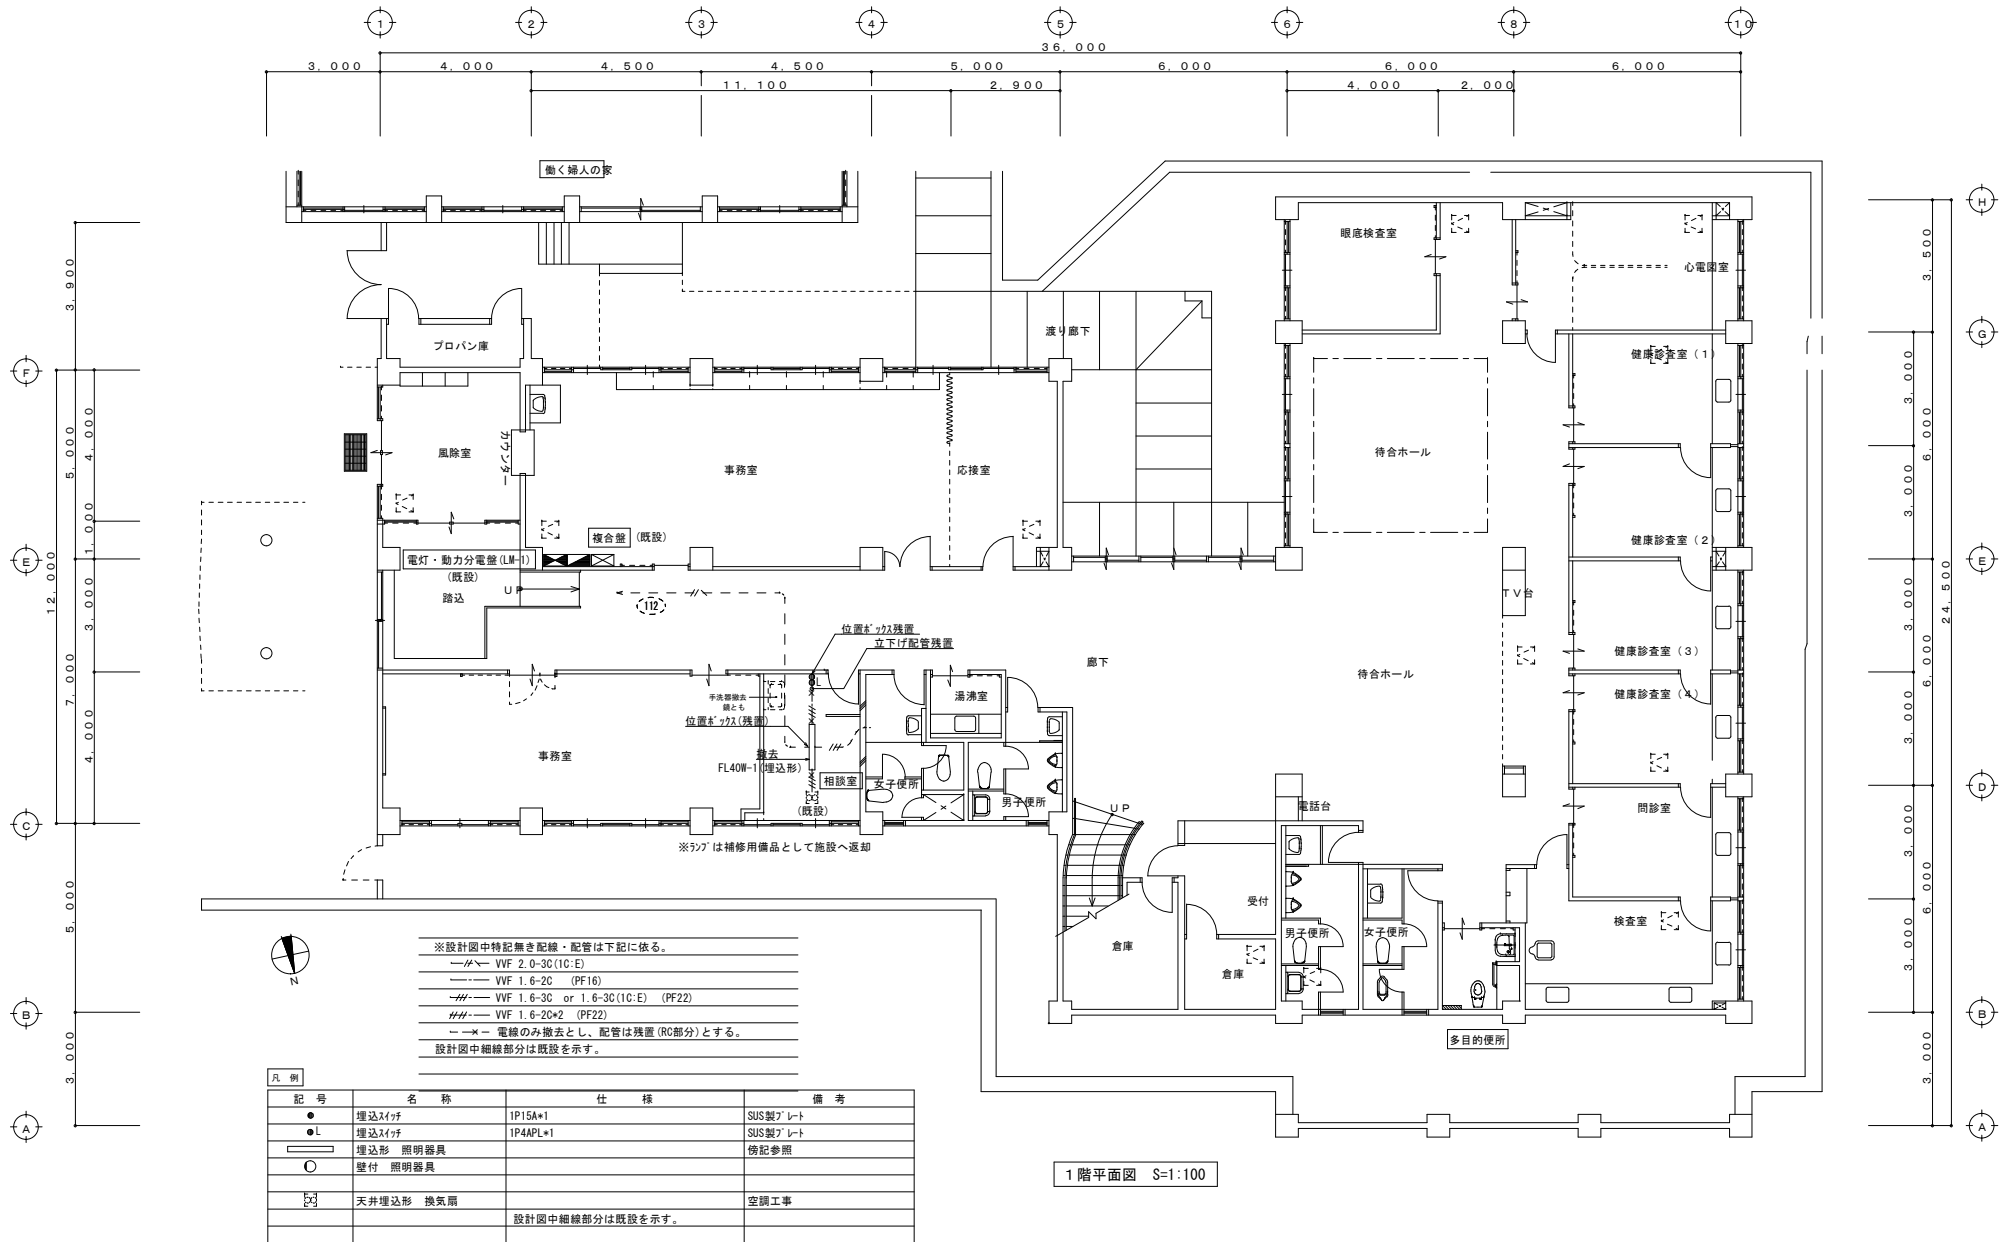

照明器具配置図





BL1 LEDスクエアベースライト

FHP32形×4灯相当タイプ

直付格子タイプ


2台


□570、調光可能タイプ(約10～100%)
電圧:100～242V
光束維持時間:4,000時間
(光束維持率85%)、Ra:83
本体・枠・網板(高反射白色粉体塗装)
格子ルーバ・反射板(高反射白色粉体塗装)
点灯ユニット(カバー):ポリカーボネート(乳白)
全光束(5,000lm)
バリエーション 直付XL474CBVLA9 同等品

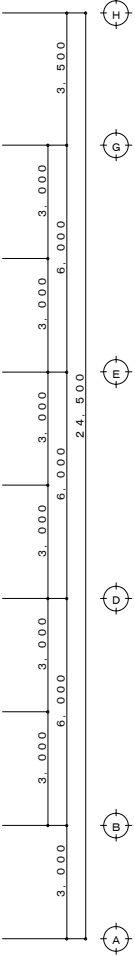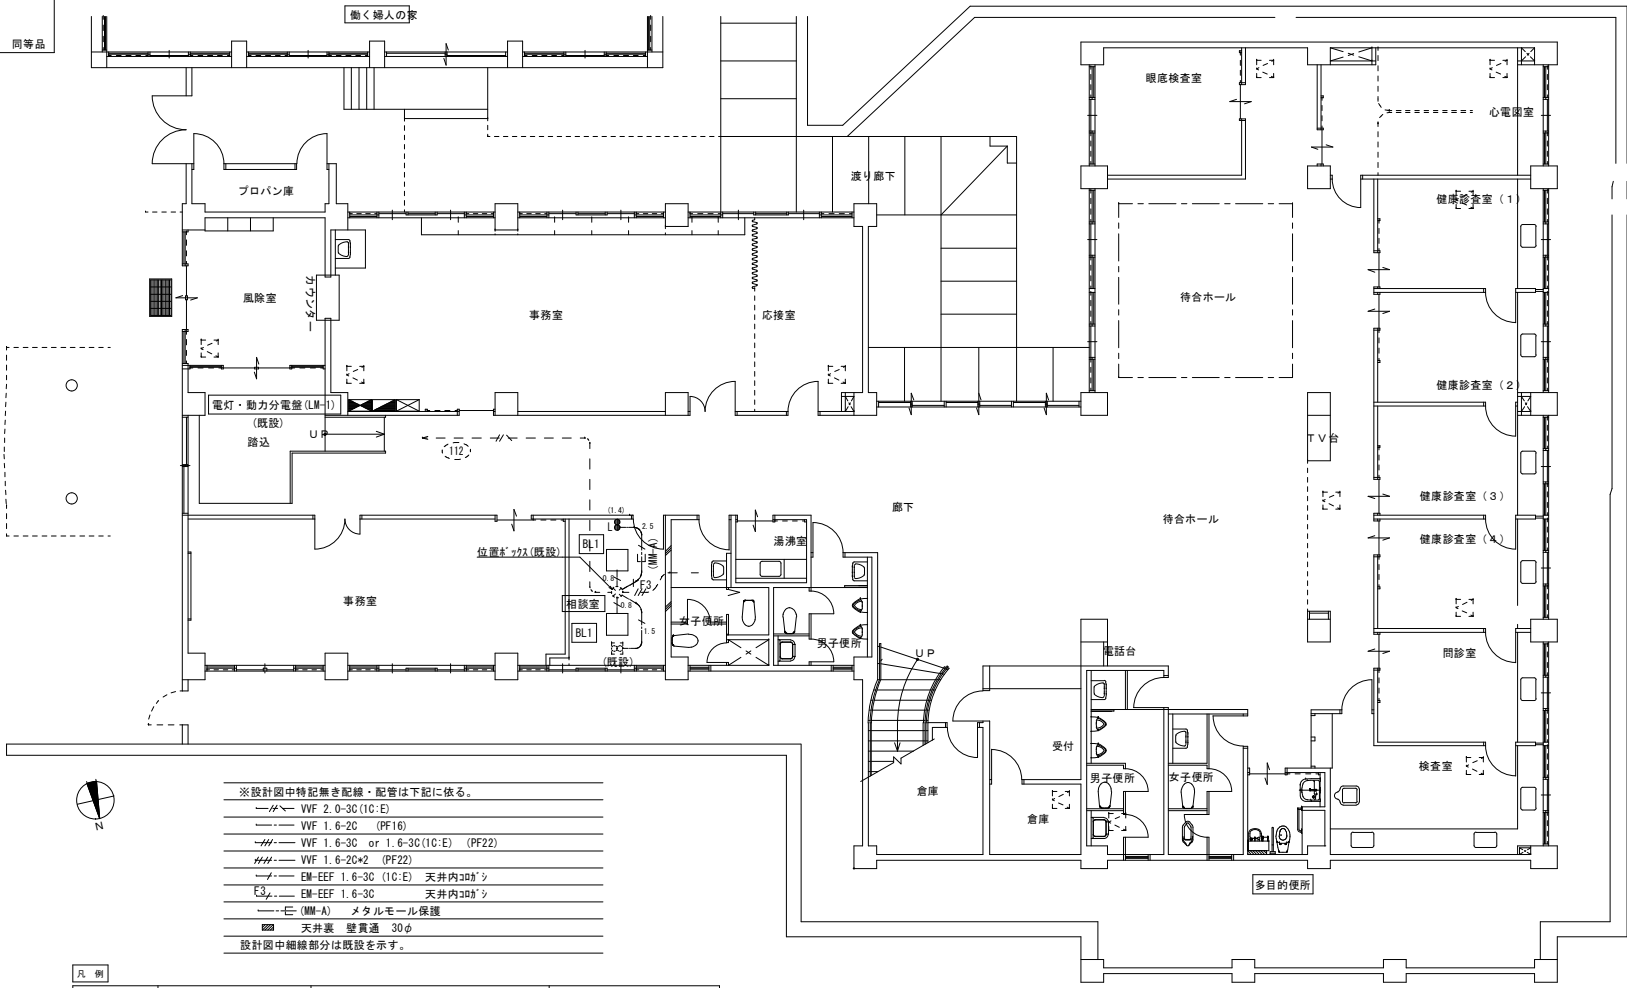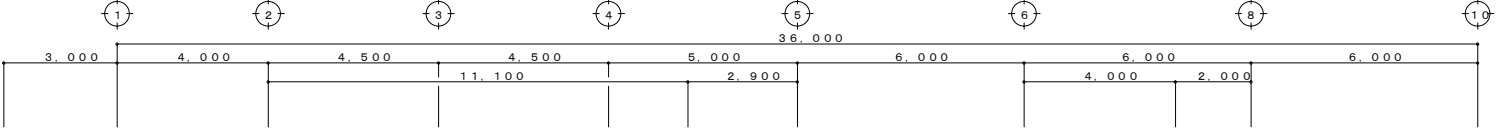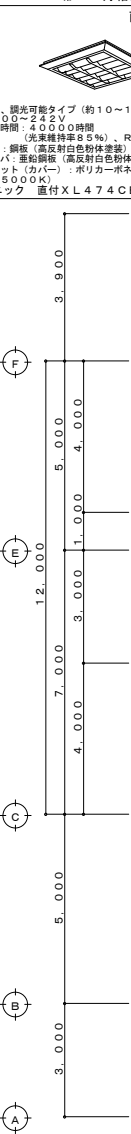


- ※設計図中特記無き配線・配管は下記に依る。
- VVF— VVF 2.0-3C (10:E)
 - VVF— VVF 1.6-2C (PF16)
 - VVF— VVF 1.6-3C or 1.6-3C (10:E) (PF22)
 - VVF— VVF 1.6-2C×2 (PF22)
 - EM— EM-EFF 1.6-3C (10:E) 天井内30ガシ
 - EM— EM-EFF 1.6-3C 天井内30ガシ
 - E— (MM-A) メタルモール保護
 - 天井裏 壁貫通 30φ
- 設計図中細線部分は既設を示す。


凡例	記号	名称	仕様	備考
●	埋込スイッチ	1P15A×1	SUS製プレート	既設・工事範囲は傍記参照
●	埋込スイッチ	1P4APL×1	SUS製プレート	既設・工事範囲は傍記参照
○	埋込形照明器具			既設
○	壁付照明器具			既設
□	直付形LED照明器具			要図参照
□	直付形LED照明器具			要図参照
□	天井埋込形換気扇			空調工事(既設)
				設計図中細線部分は既設を示す。

 

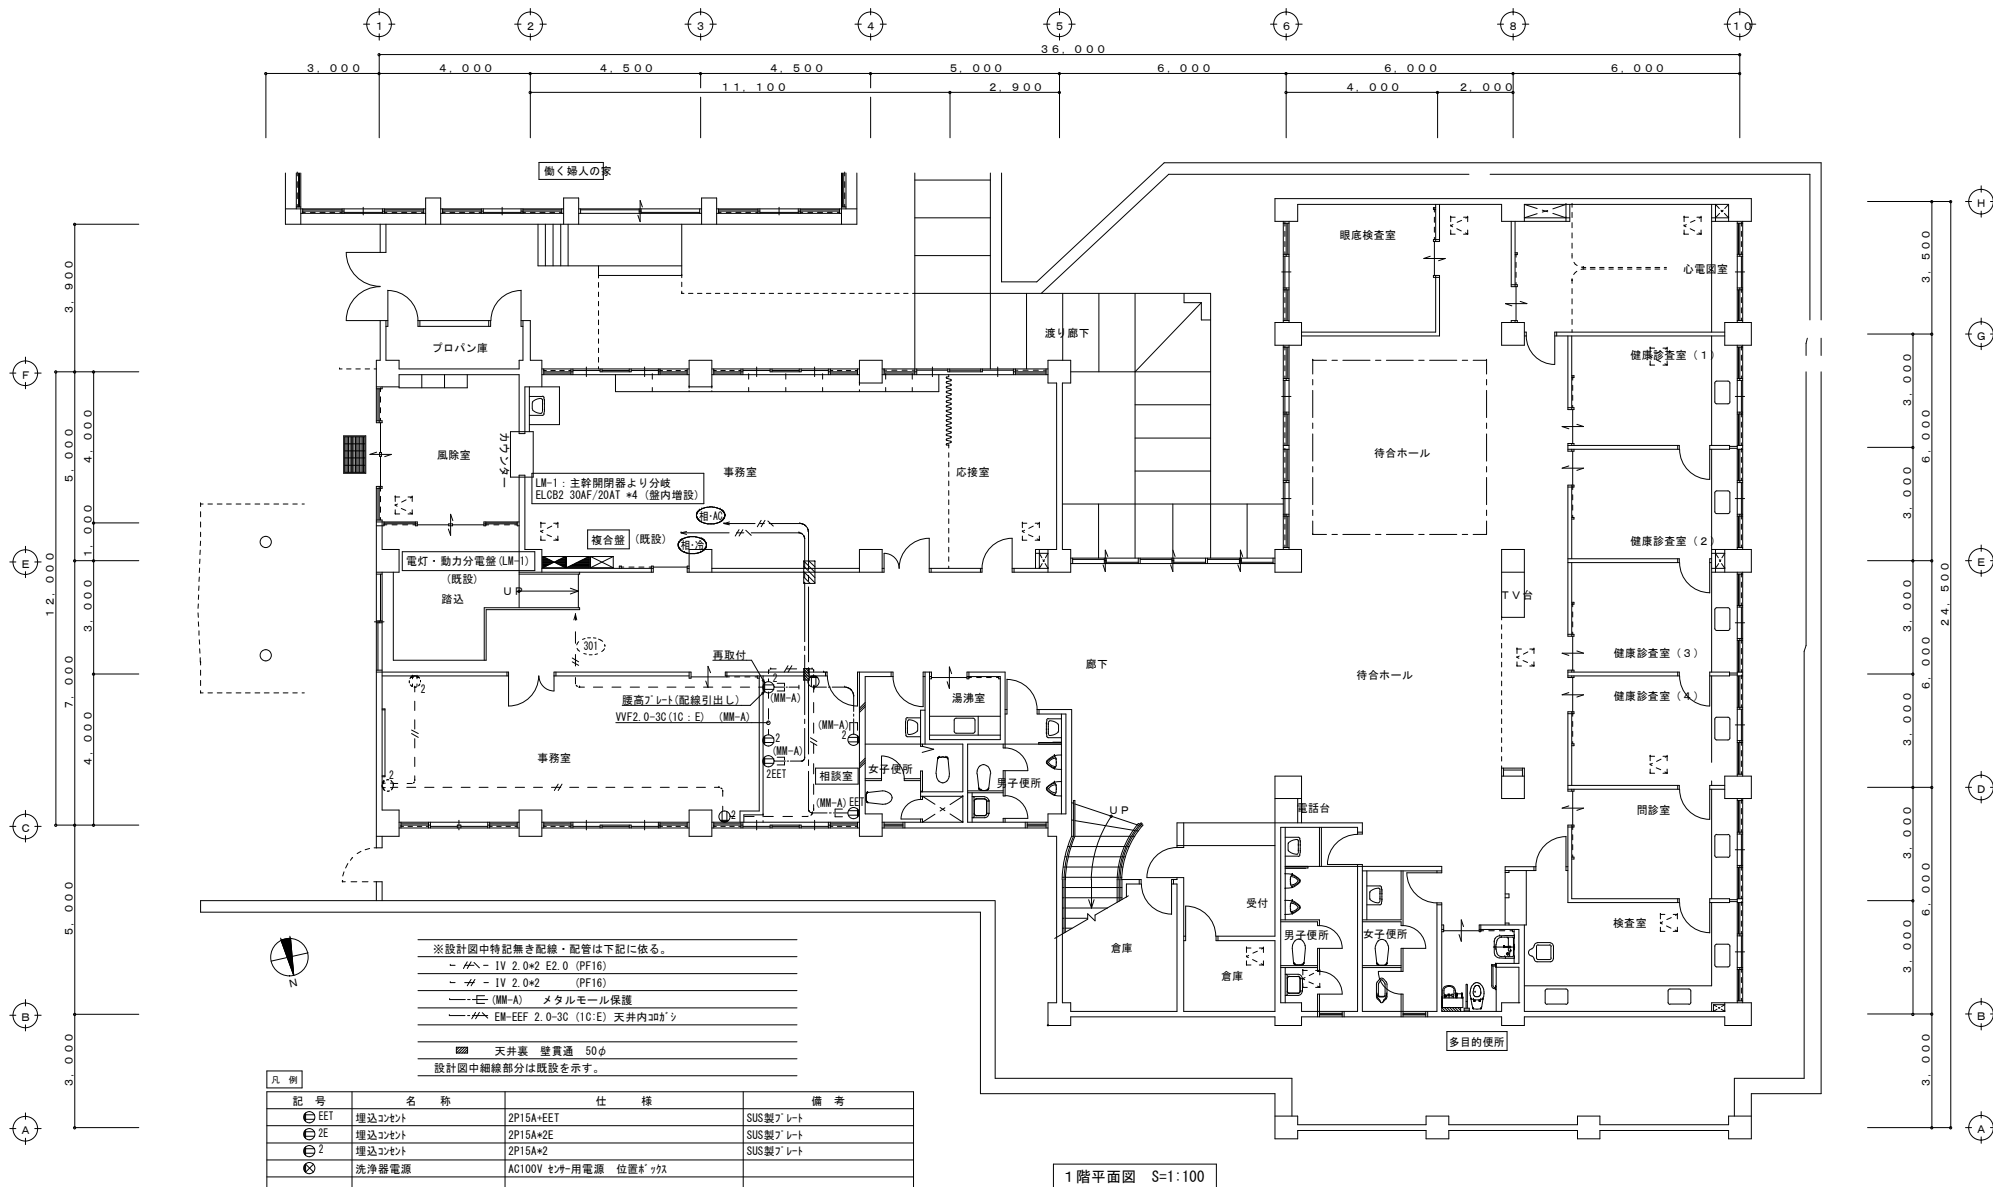


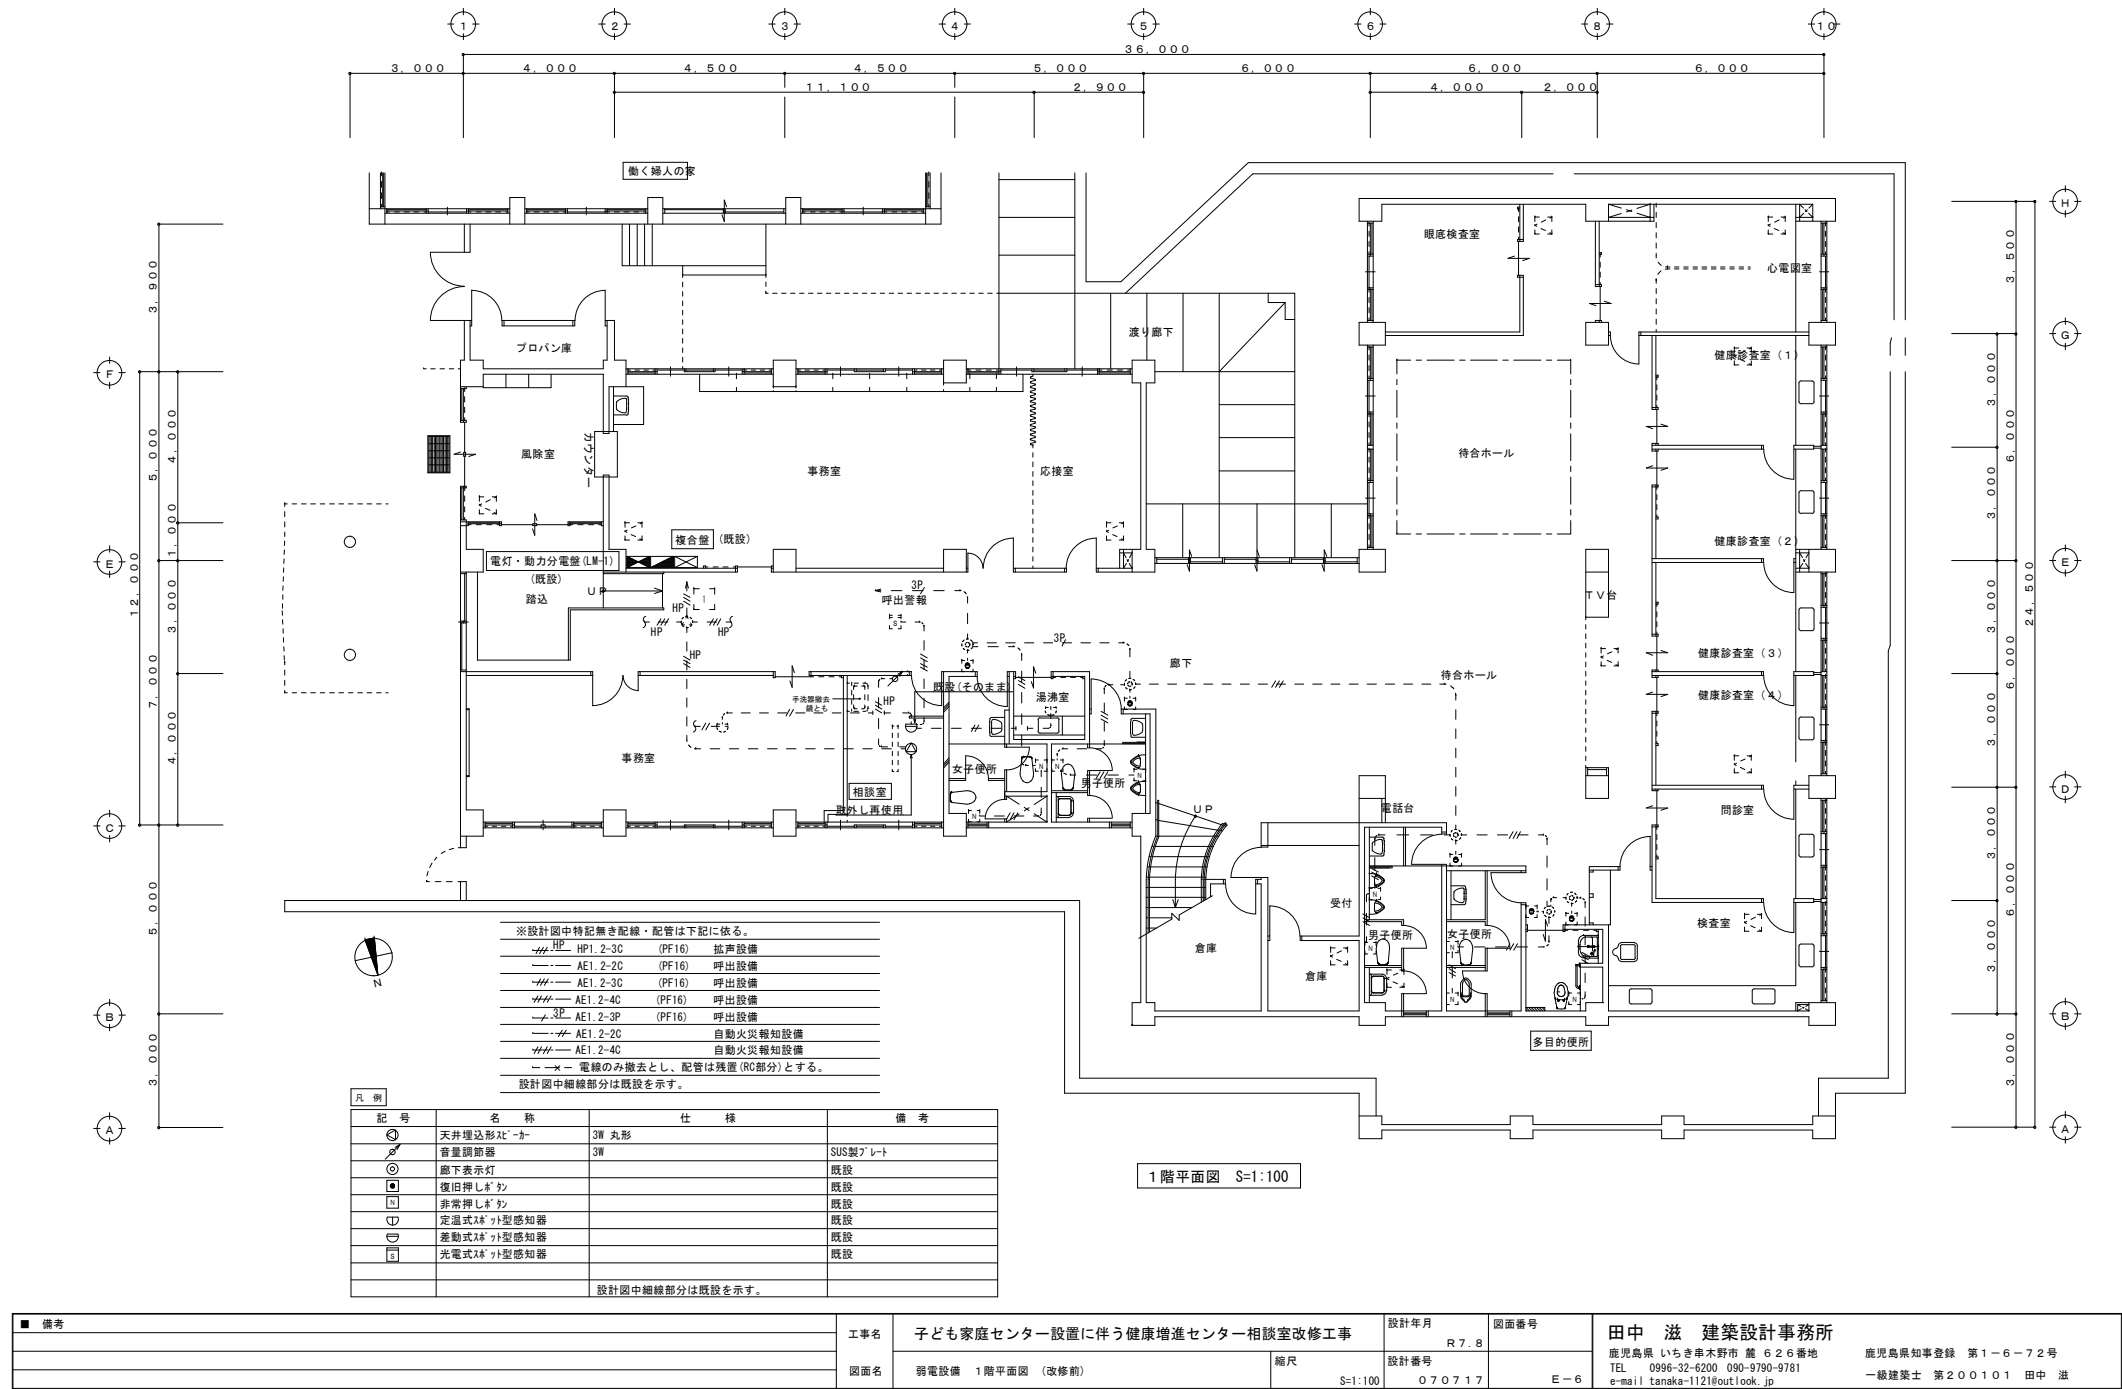

■ 備考	工事名		子ども家庭センター設置に伴う健康増進センター相談室改修工事		設計年月	R 7. 8		図面番号	田中 滋 建築設計事務所 鹿児島県 いちき串木野市 鹿 6 2 6 番地 TEL 0996-32-6200 090-9790-9781 e-mail tanaka-1121@outlook.jp	鹿児島県知事登録 第1-6-72号 一級建築士 第200101 田中 滋
	図面名		弱電設備 1階平面図 (改修前)		縮尺	S=1:100		設計番号		
					0 7 0 7 1 7		E-6			

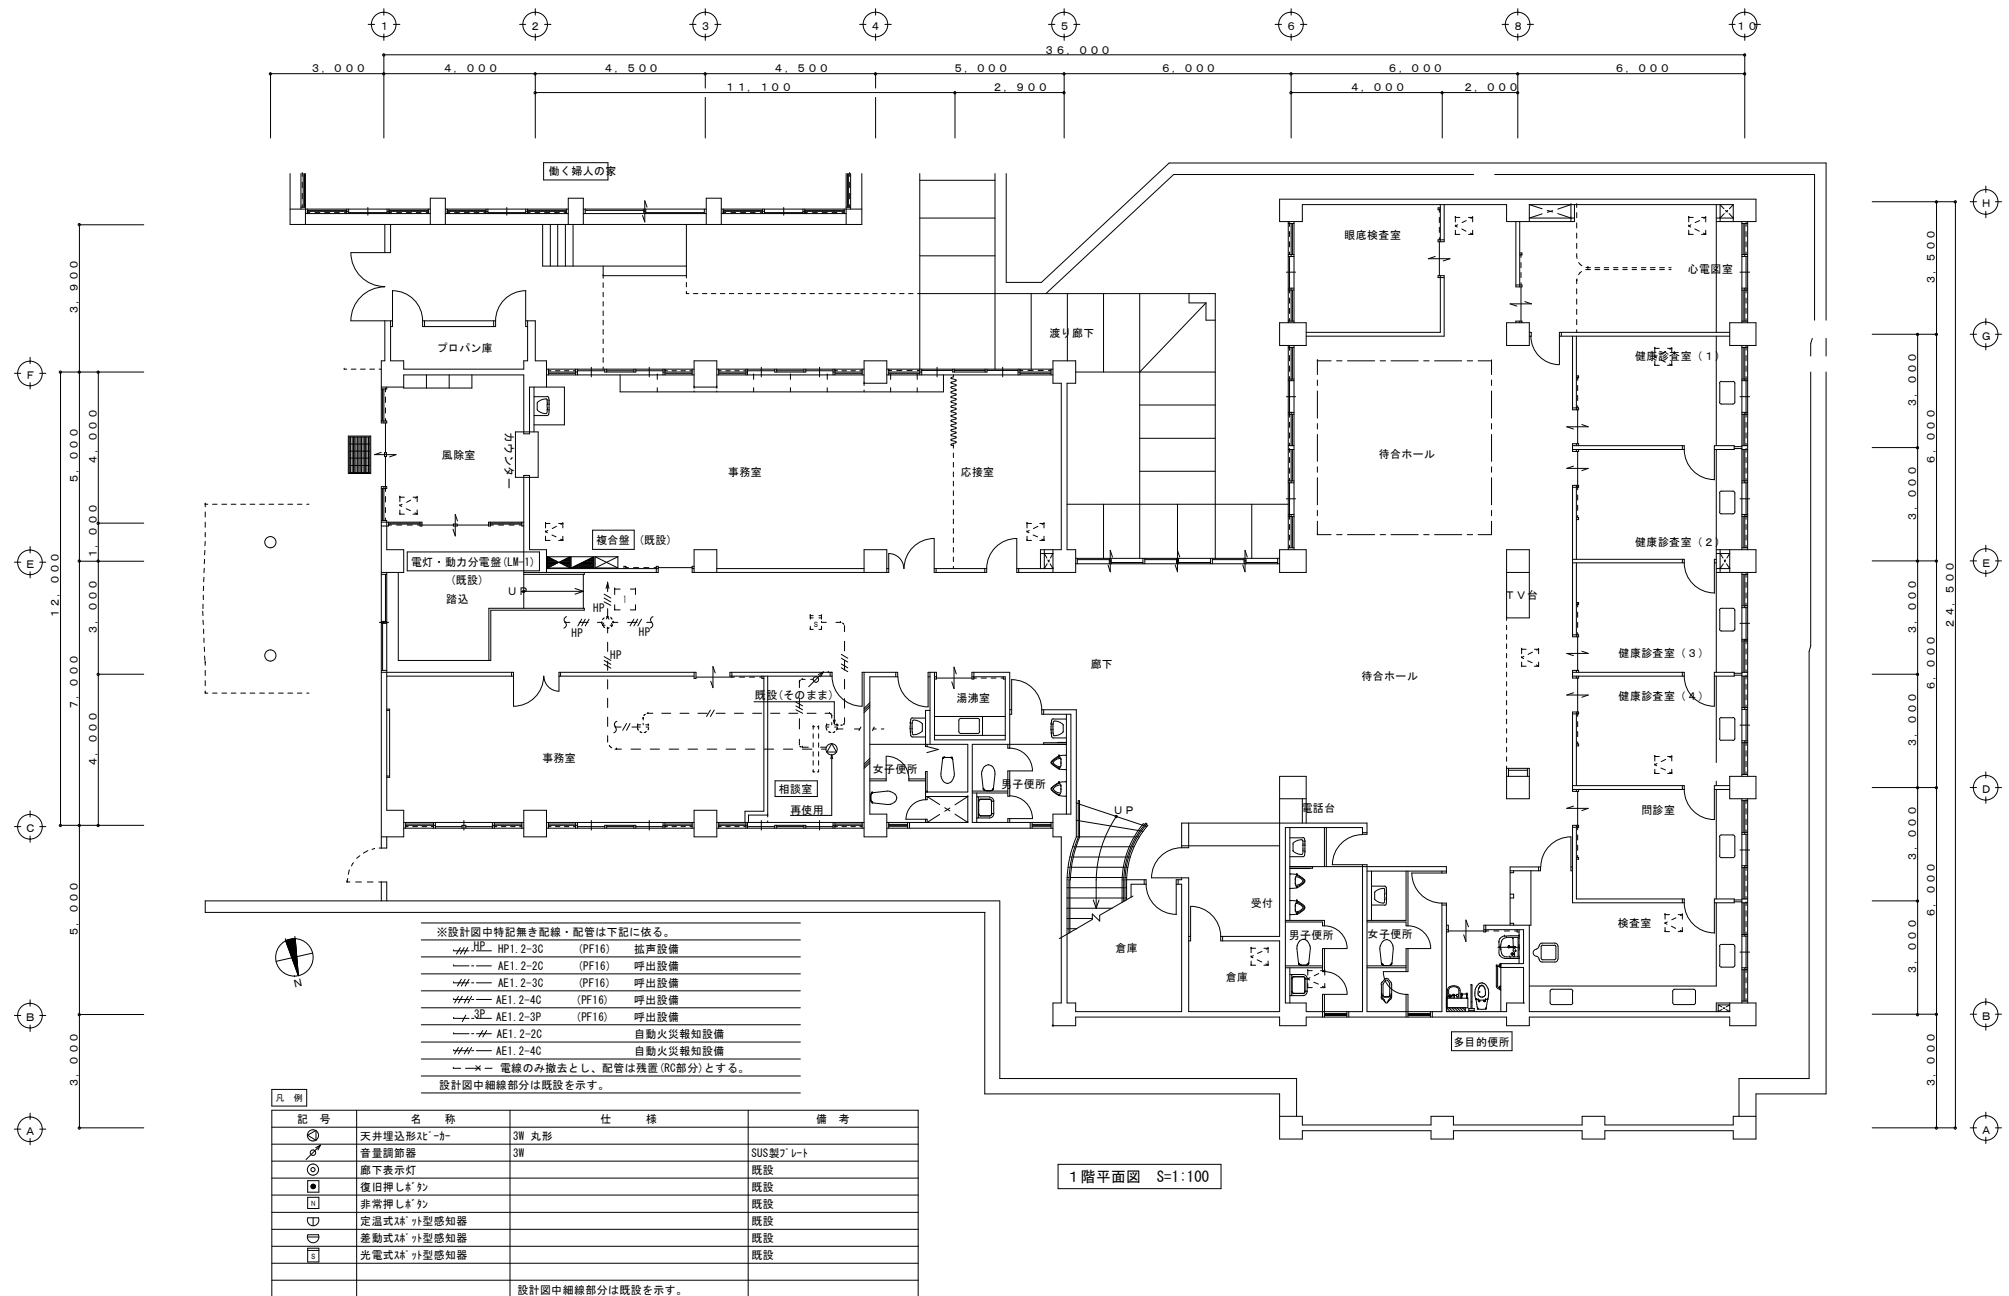

■ 備考	工事名	子ども家庭センター設置に伴う健康増進センター相談室改修工事		設計年月	図面番号	田中 滋 建築設計事務所 鹿児島県 いちき串木野市 麓 6 2 6 番地 TEL 0996-32-6200 090-9790-9781 e-mail tanaka-1121@outlook.jp 鹿児島県知事登録 第1-6-72号 一級建築士 第200101 田中 滋
	図面名	弱電設備 1階平面図 (改修後)	縮尺	設計番号		
			S=1:100	070717	E-7	

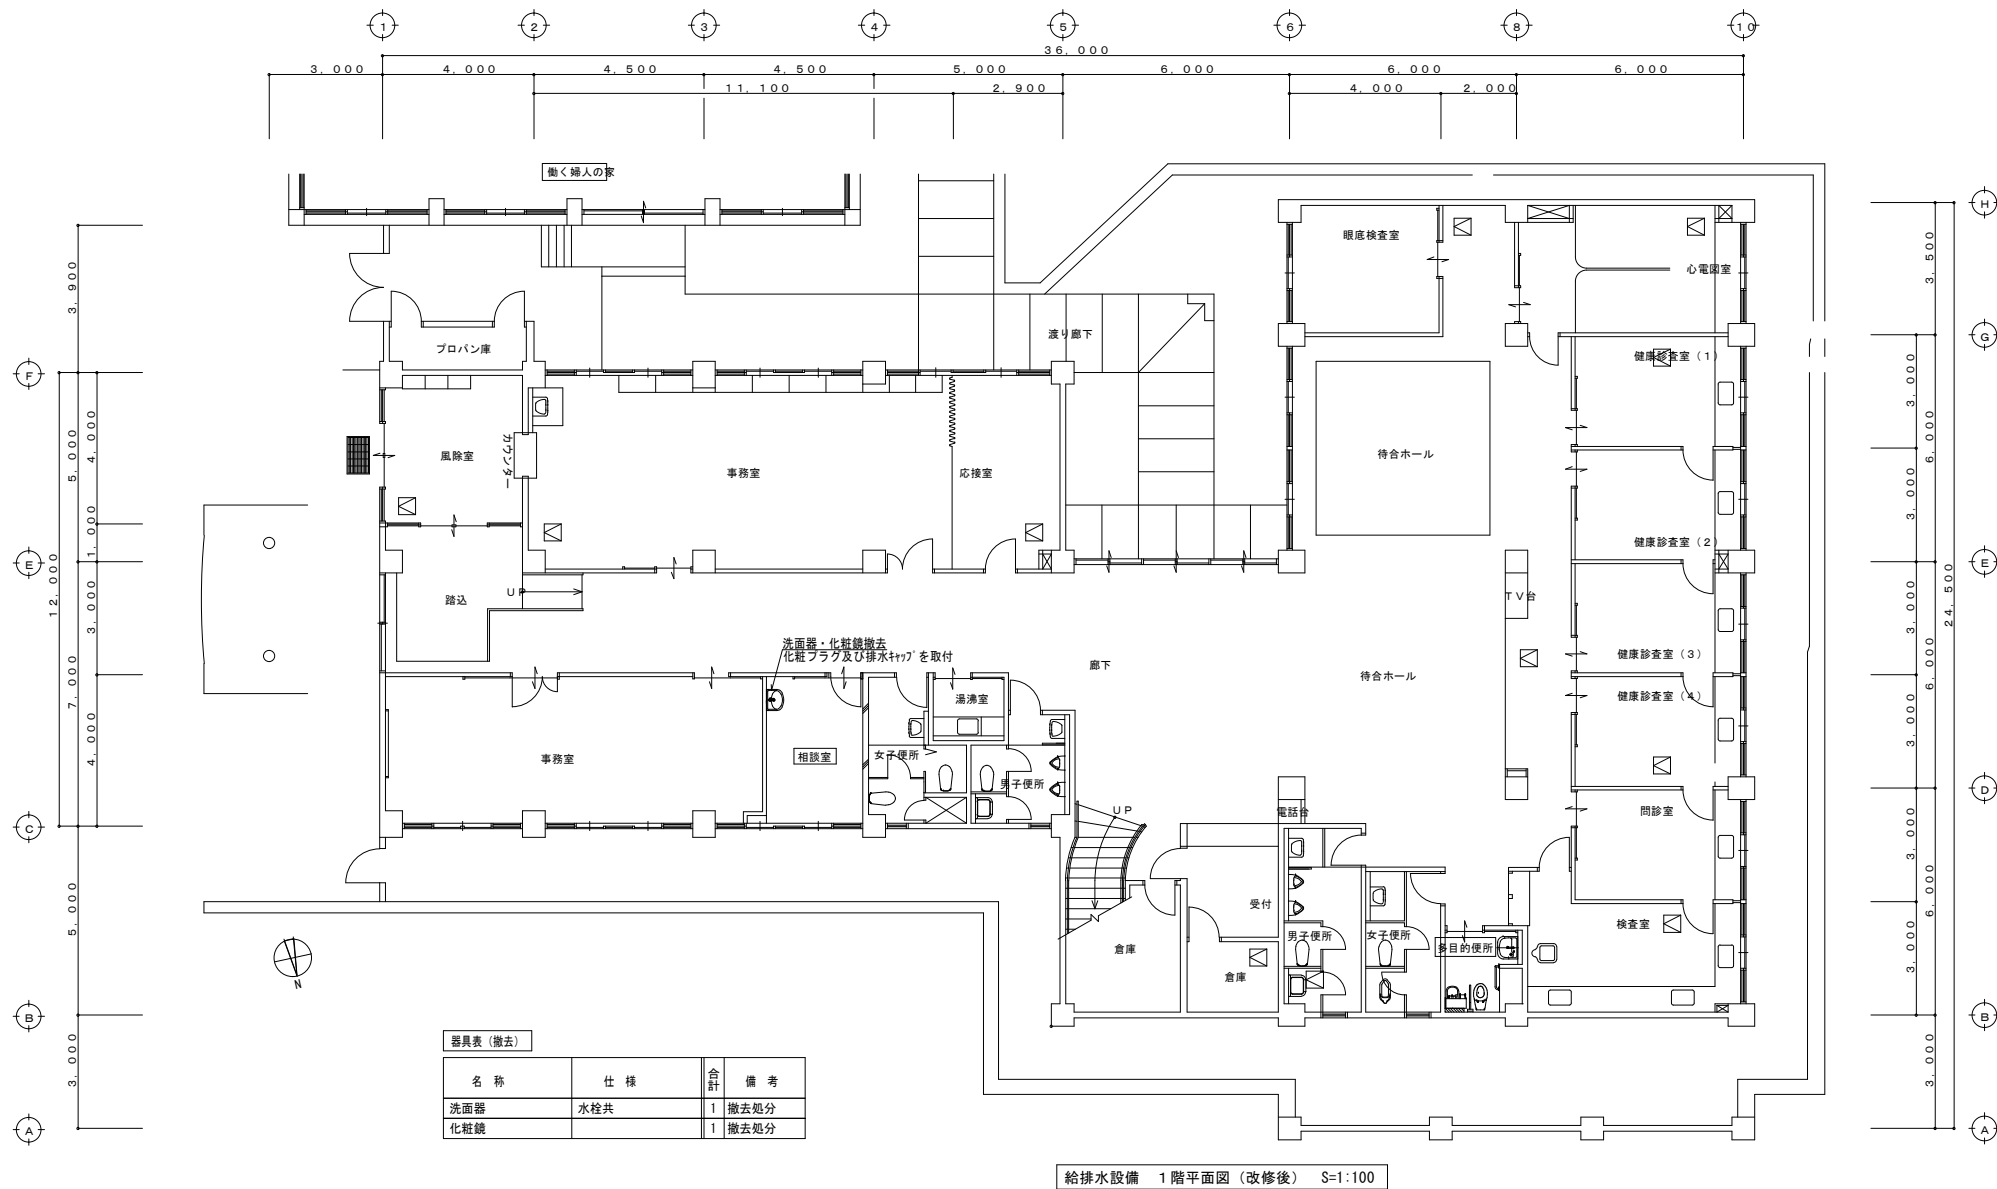

■ 備考	工事名	子ども家庭センター設置に伴う健康増進センター相談室改修工事		設計年月	R 7. 8	図面番号	田中 滋 建築設計事務所 鹿児島県 いちき串木野市 麓 6 2 6 番地 TEL 0996-32-6200 090-9790-9781 e-mail tanaka-1121@outlook.jp 鹿児島県知事登録 第1-6-72号 一級建築士 第200101 田中 滋
	図面名	給排水設備 1階平面図 (改修後)	縮尺	設計番号	070717	M-2	
			S=1:100				


凡例表		
記 号	名 称	使 用 管 材
— R —	冷媒管	冷媒用断熱材被覆銅管
— D —	ドレン管	暖房ホリ塩化ビニル管 (VP)
□	点検口	450×450 (建築工事)

防露・保温仕様		
	屋内隠ぺい	屋外露出
冷媒管	テープ巻 (1m毎)	化粧ケース
ドレン管	保温チューブ巻	化粧ケース

空調機器表 (改修後)

記 号	名 称	能力 kW		電 源	消費電力	圧縮機	APF	数 量	設 置 場 所	備 考
		冷房	暖房		kW	kW				
ACR 1	ルームエアコン 壁掛け形 リモコンスイッチ	2.8 (0.7~4.0)	3.6 (0.6~7.2)	1Φ 100V 室内機電源	0.55 / 0.66	0.75	6.7	1	相談室	室外機耐塩害仕様 転倒防止金具 (SUS) 室外機基礎 (緑石)

空調機の選定機種については、省エネ法及びグリーン購入法の基準をクリアしたものとする。(対応している能力のみ)
能力はJIS条件時の値とする。
機器消費電力及び圧縮機能力・APFは参考値とする。

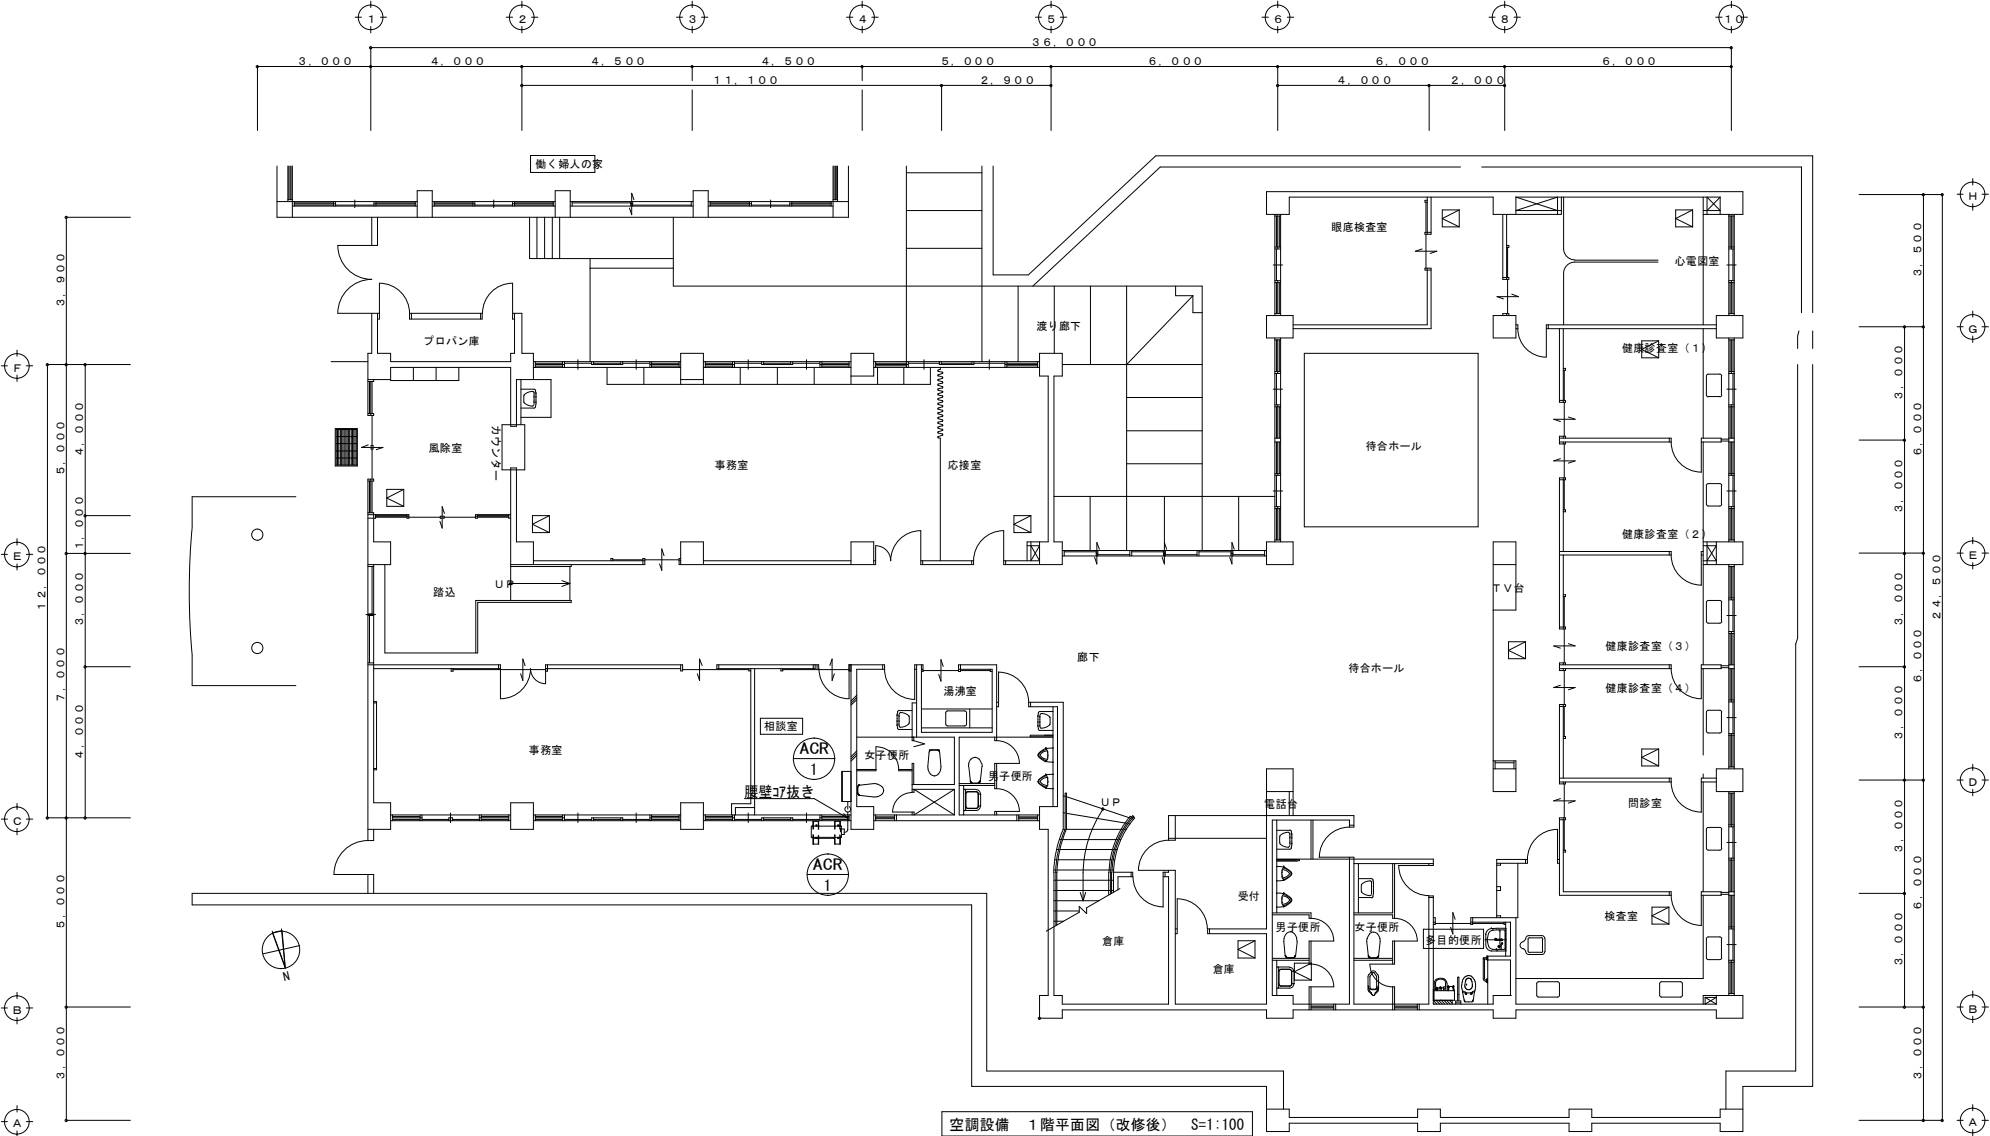

■ 備考	工事名	子ども家庭センター設置に伴う健康増進センター相談室改修工事		設計年月	R 7. 8	図面番号	田中 滋 建築設計事務所 鹿児島県 いちき串木野市 館 626番地 TEL 0996-32-6200 090-9790-9781 e-mail tanaka-1121@outlook.jp 鹿児島県知事登録 第1-6-72号 一級建築士 第200101 田中 滋
	図面名	空調設備 1階平面図 (改修後)	縮尺	設計番号	070717	M-3	
			S=1:100				